


设计质量投诉电话：029-81310055 手机：18049244421 (张女士)
Complaint telephone: 029-81310055 手机：18049244421 (张女士)


电气	弱电
暖通	动力
结构	给排水
制图人	建筑
会签栏	

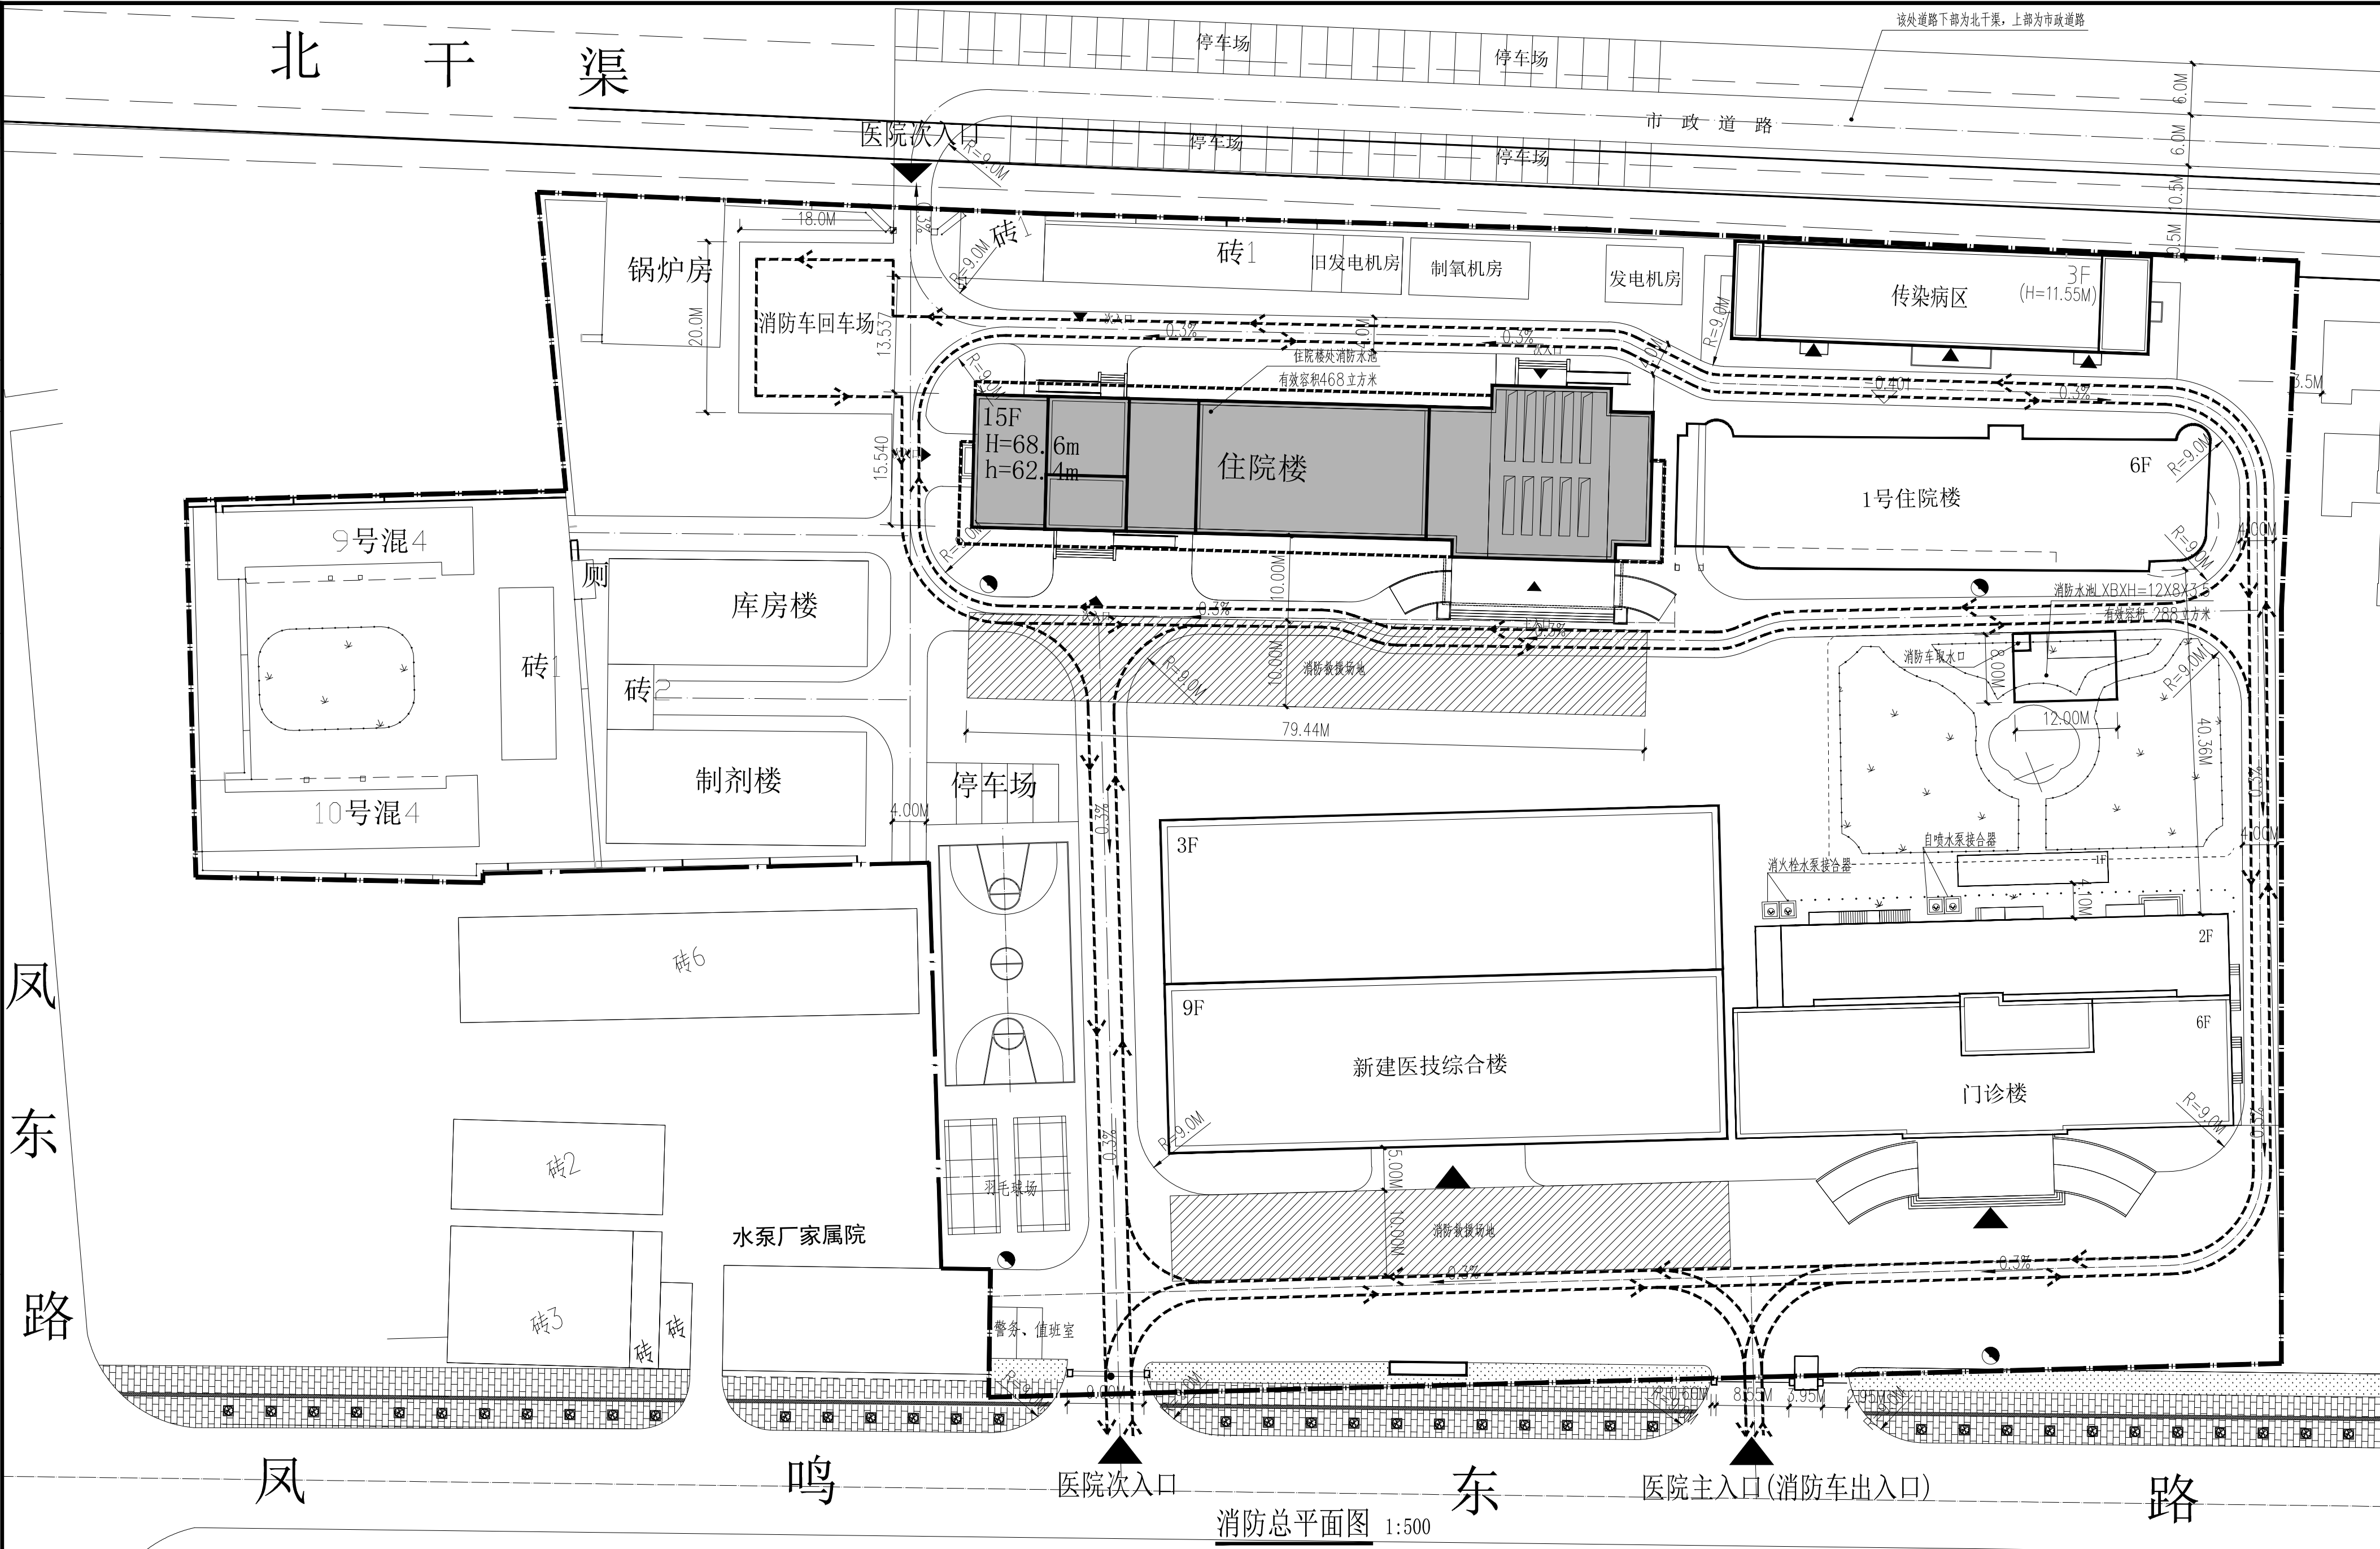

消防总平面图 1:500

- 设计说明:
- 设计依据
a. 甲方提供的勘察测绘图
b. 甲方提供的院区原有地上地下建筑面积
 - 本项目建筑面积计算原则按照《建筑工程建筑面积计算规范》GB/T50353-2013执行。
 - 所有建筑高度均以建筑室内外出入口道路地坪为起点计算。

 注：本“岐山县紧密型县域医共体建设项目——改建医共体总院麻醉手术室”为对岐山县医院内住院楼十五层改造，将原大空间改造为麻醉手术室；同时在该楼大屋面处增加部分设备用房，包括：净化空调机房、汇流排间、排烟机房、工具间、消防水箱间等。本次住院楼15层麻醉手术室改建，屋面新增设备用房457.16m²(钢结构)。改建后总建筑面积21934.32m²；地下1479.33m²；地上20454.99m²；地下一层，地上十五层，建筑规划高度：68.60米，建筑消防高度：62.40米。



SADRI

陕西省建筑设计研究院（集团）有限公司

SHANXI ARCHITECTURAL DESIGN AND RESEARCH INSTITUTE (GROUP) CO., LTD.

设计证书甲级编号A161000782
No.A161000782 Class A of Architecture Design(PRC)

公司图章
COMPANY SEAL

注册师章
REGISTRATION SEAL

合作设计单位：
JOINTLY DESIGNED WITH

合作单位负责人：

建设单位：
CLIENT

岐山县医院（岐山县县域医共体总院）

工程名称：
PROJECT NAME

岐山县紧密型县域医共体建设项目

子项名称：
SUB-PROJECT

改建医共体总院麻醉手术室

图名：
DRAWING TITLE

总平面图

设计号：
PROJECT No.

SJ26102

设计总负责人：
PROJECT DIRECTOR

戚文娟

曹茜茜

方案设计人：
SCHEMATIC DESIGNER

曹茜茜

专业负责人：
DISCIPLINE RESPONSIBLE BY

曹茜茜

设计人：
DESIGNED BY

曹茜茜

校对人：
CHECKED BY

戚文娟

审核人：
AUDITED BY

李阿利

审定人：
AUTHORIZED BY

杨中合

图别：
STATUS

报建

比例：
SCALE

1:500

 
图号：
DRAWING No.

01

日期：
DATE

2026.8

指北针



比例尺

0 10 20 30M

图例

	道路中线		改造建筑
	现有建筑		绿化
	用地界线		铺地
	道路		消防车流线
H=	建筑规划高度	h=	建筑消防高度
	室外消防栓		水泵接合器

- 注：
- 本图所注尺寸以米为单位。
 - 图中所注尺寸均为建筑外墙尺寸，不含保温及面层厚度。
 - 消防车道与建筑之间无妨碍消防车操作的树木、架空管线等障碍物。
 - 消防车道及消防车回车场的承载值为40t/m²，消防车道坡度为0.3%。
 - 医院次入口仅供人员出入或社会车辆出入，禁止消防车通过医院次入口进入院区。
 - 原住院楼消防水池容积468m³，改造门诊楼北侧广场绿地内消防水池容积288m³。